


SITUACE KOORDINAČNÍ - SÍTĚ - STÁVAJÍCÍ STAV

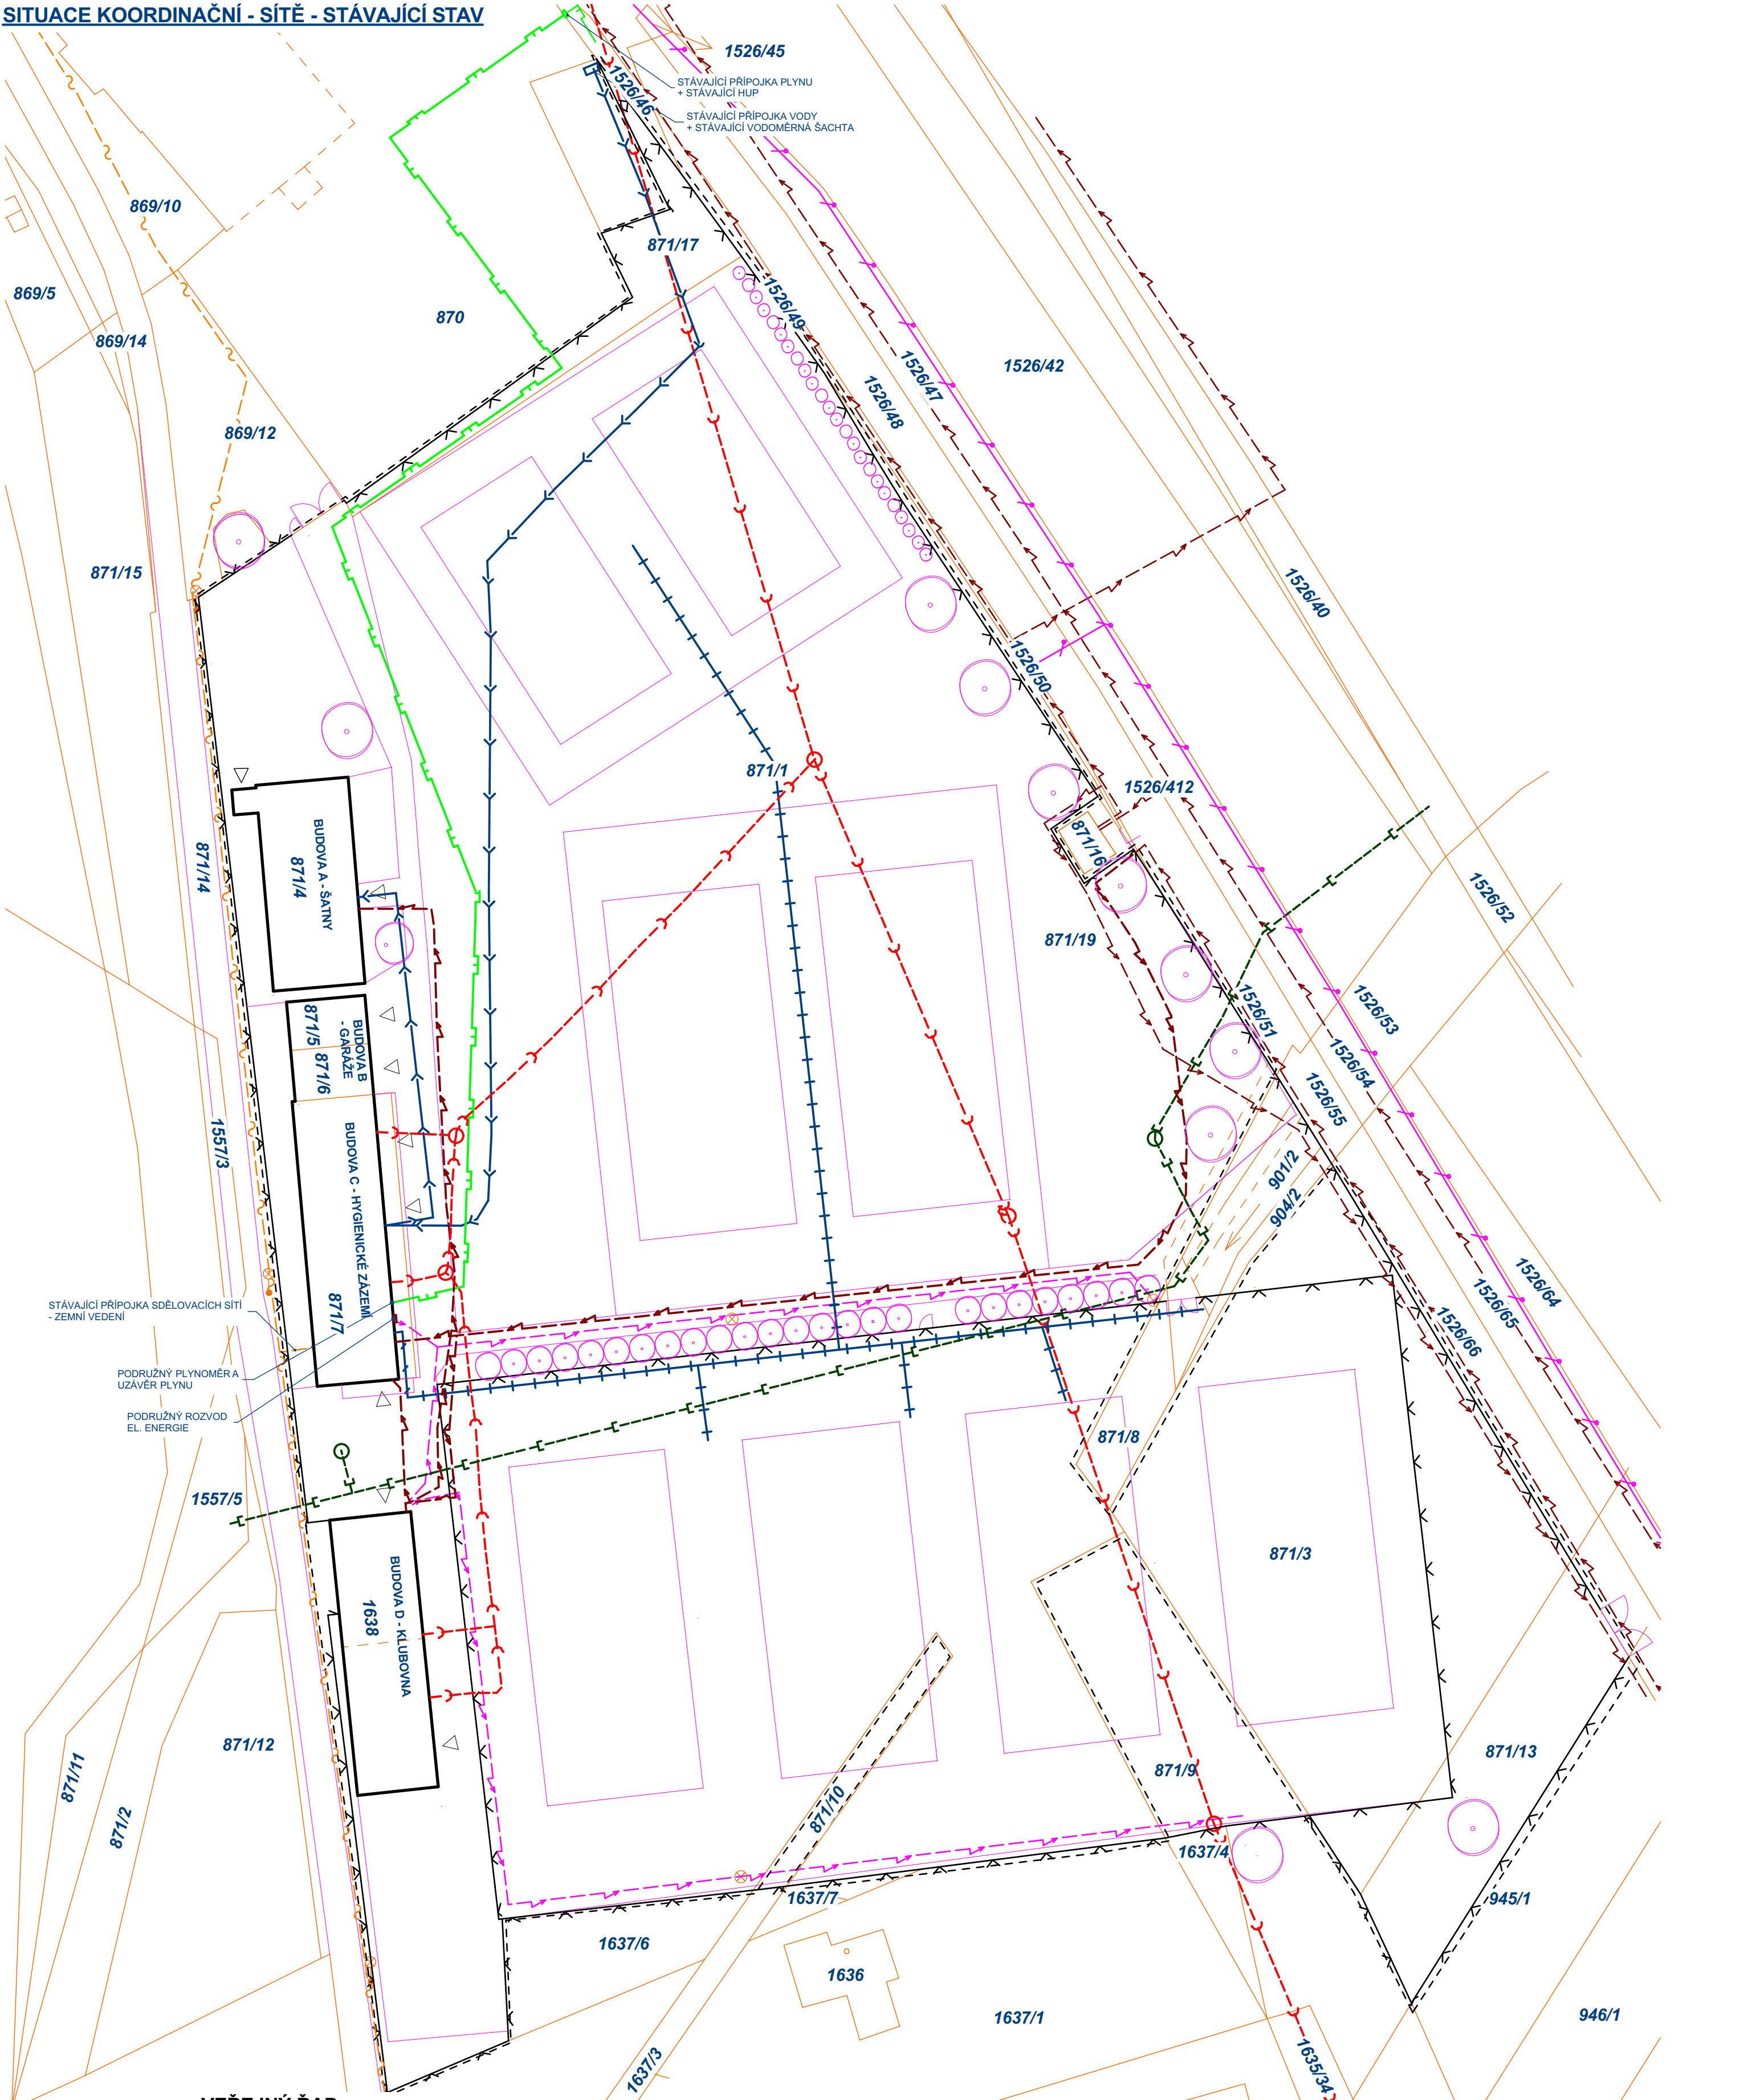

- VEŘEJNÝ ŘAD

- VEŘEJNÉ VEDENÍ OSVĚTLENÍ - ZEMNÍ VEDENÍ
- VEŘEJNÉ VEDENÍ SDĚLOVACÍCH SÍTÍ - ZEMNÍ VEDENÍ
- VEŘEJNÝ KABEL ELEKTRICKÉ ENERGIE - ZEMNÍ VEDENÍ
- VEŘEJNÝ PLYNOVOD

LEGENDA SÍTÍ - STÁVAJÍCÍ/ NOVÉ PŘÍPOJKY

- STÁVAJÍCÍ PŘÍPOJKA SDĚLOVACÍCH SÍTÍ - ZEMNÍ VEDENÍ
- STÁVAJÍCÍ ZAVLAŽOVÁNÍ KURTŮ
- STÁVAJÍCÍ VEDENÍ VODY V AREÁLU
- STÁVAJÍCÍ PLYNOVODNÍ VEDENÍ V AREÁLU

- STÁVAJÍCÍ VEDENÍ ELEKTRICKÉ ENERGIE AREÁLOVÉ VEDENÍ
- KABEL AREÁLOVÉHO OSVĚTLENÍ - ZEMNÍ VEDENÍ
- STÁVAJÍCÍ AREÁLOVÁ SPALŠKOVÁ KANALIZACE
- STÁVAJÍCÍ LEŽATÉ POTRUBÍ DEŠŤOVÉ KANALIZACE
- HRANICE POZEMKU INVESTORA
- STÁVAJÍCÍ OPLOCENÍ DRÁTĚNÁM PLETIVEM, PLECHEM, ZDĚNOU STĚNOU, BETONOVÝ DÍLCI

POZN.
- KŘÍŽENÍ INŽENÝRSKÝCH SÍTÍ BUDE V SOULADU S ČSN 73 6005: PROSTOROVÉ USPOŘÁDÁNÍ SÍTÍ TECHNICKÉHO VYBAVENÍ
- PŘESNÉ VEDENÍ INŽENÝRSKÝCH SÍTÍ A PŘÍPOJEK SE MŮŽE VE SKUTEČNOSTI LIŠIT Z DŮVODU NEPŘESNOTI POSKYTNUTÝCH PODKLADŮ SPRÁVCI SÍTÍ
- PŘED ZAPOČETÍM ZEMNÍCH PRACÍ JE NUTNO ZAJISTIT VYTÝČENÍ SÍTÍ PŘÍSLUŠNÝMI SPRÁVCI

Investor: T.J. Komin, z.s.				Hlavní projektant: Ing. Ondřej Matys	
Svratecká 1301/11b, 624 00 Brno - Komin				tel: 776 034 813	
Akce: STAVEBNÍ ÚPRAVY HYGIENICKÉHO ZÁZEMÍ P.Č. 871/4, 871/5, 871/6, 871/7, 871/1				e-mail: matysoid@seznam.cz	
k.ú.:Komin (610 585), p.č.: 871/4, 871/5, 871/6, 871/7, 871/1, č.p.				-- Ing. Ondřej Matys	
Obsah: SITUACE		Zod. projektant: Ing. Libor Jirsík		Kontroloval: T.J. Komin, z.s.	
Název výkresu: SITUACE KOORDINAČNÍ - SÍTĚ - STÁVAJÍCÍ STAV		Stupeň: DSP - REV 05		Paré:	
Formát: 4xA4	Č. zakázky: 276	Měřítko: 1:300	Datum: Říjen 2023	Číslo výkresu: C.04	

VEŠKERÁ AUTORSKÁ PRÁVA VYHRAZENA ZPRACOVATELI DOKUMENTACE. BEZ SOUHLASU AUTORA NENÍ MOŽNÉ VÝKRES ČI JEHO JEDNOTLIVÉ ČÁSTI KOPIOVAT JAK PRO VLASTNÍ , TAK PRO ÚČELY TŘETÍCH OSOB.